


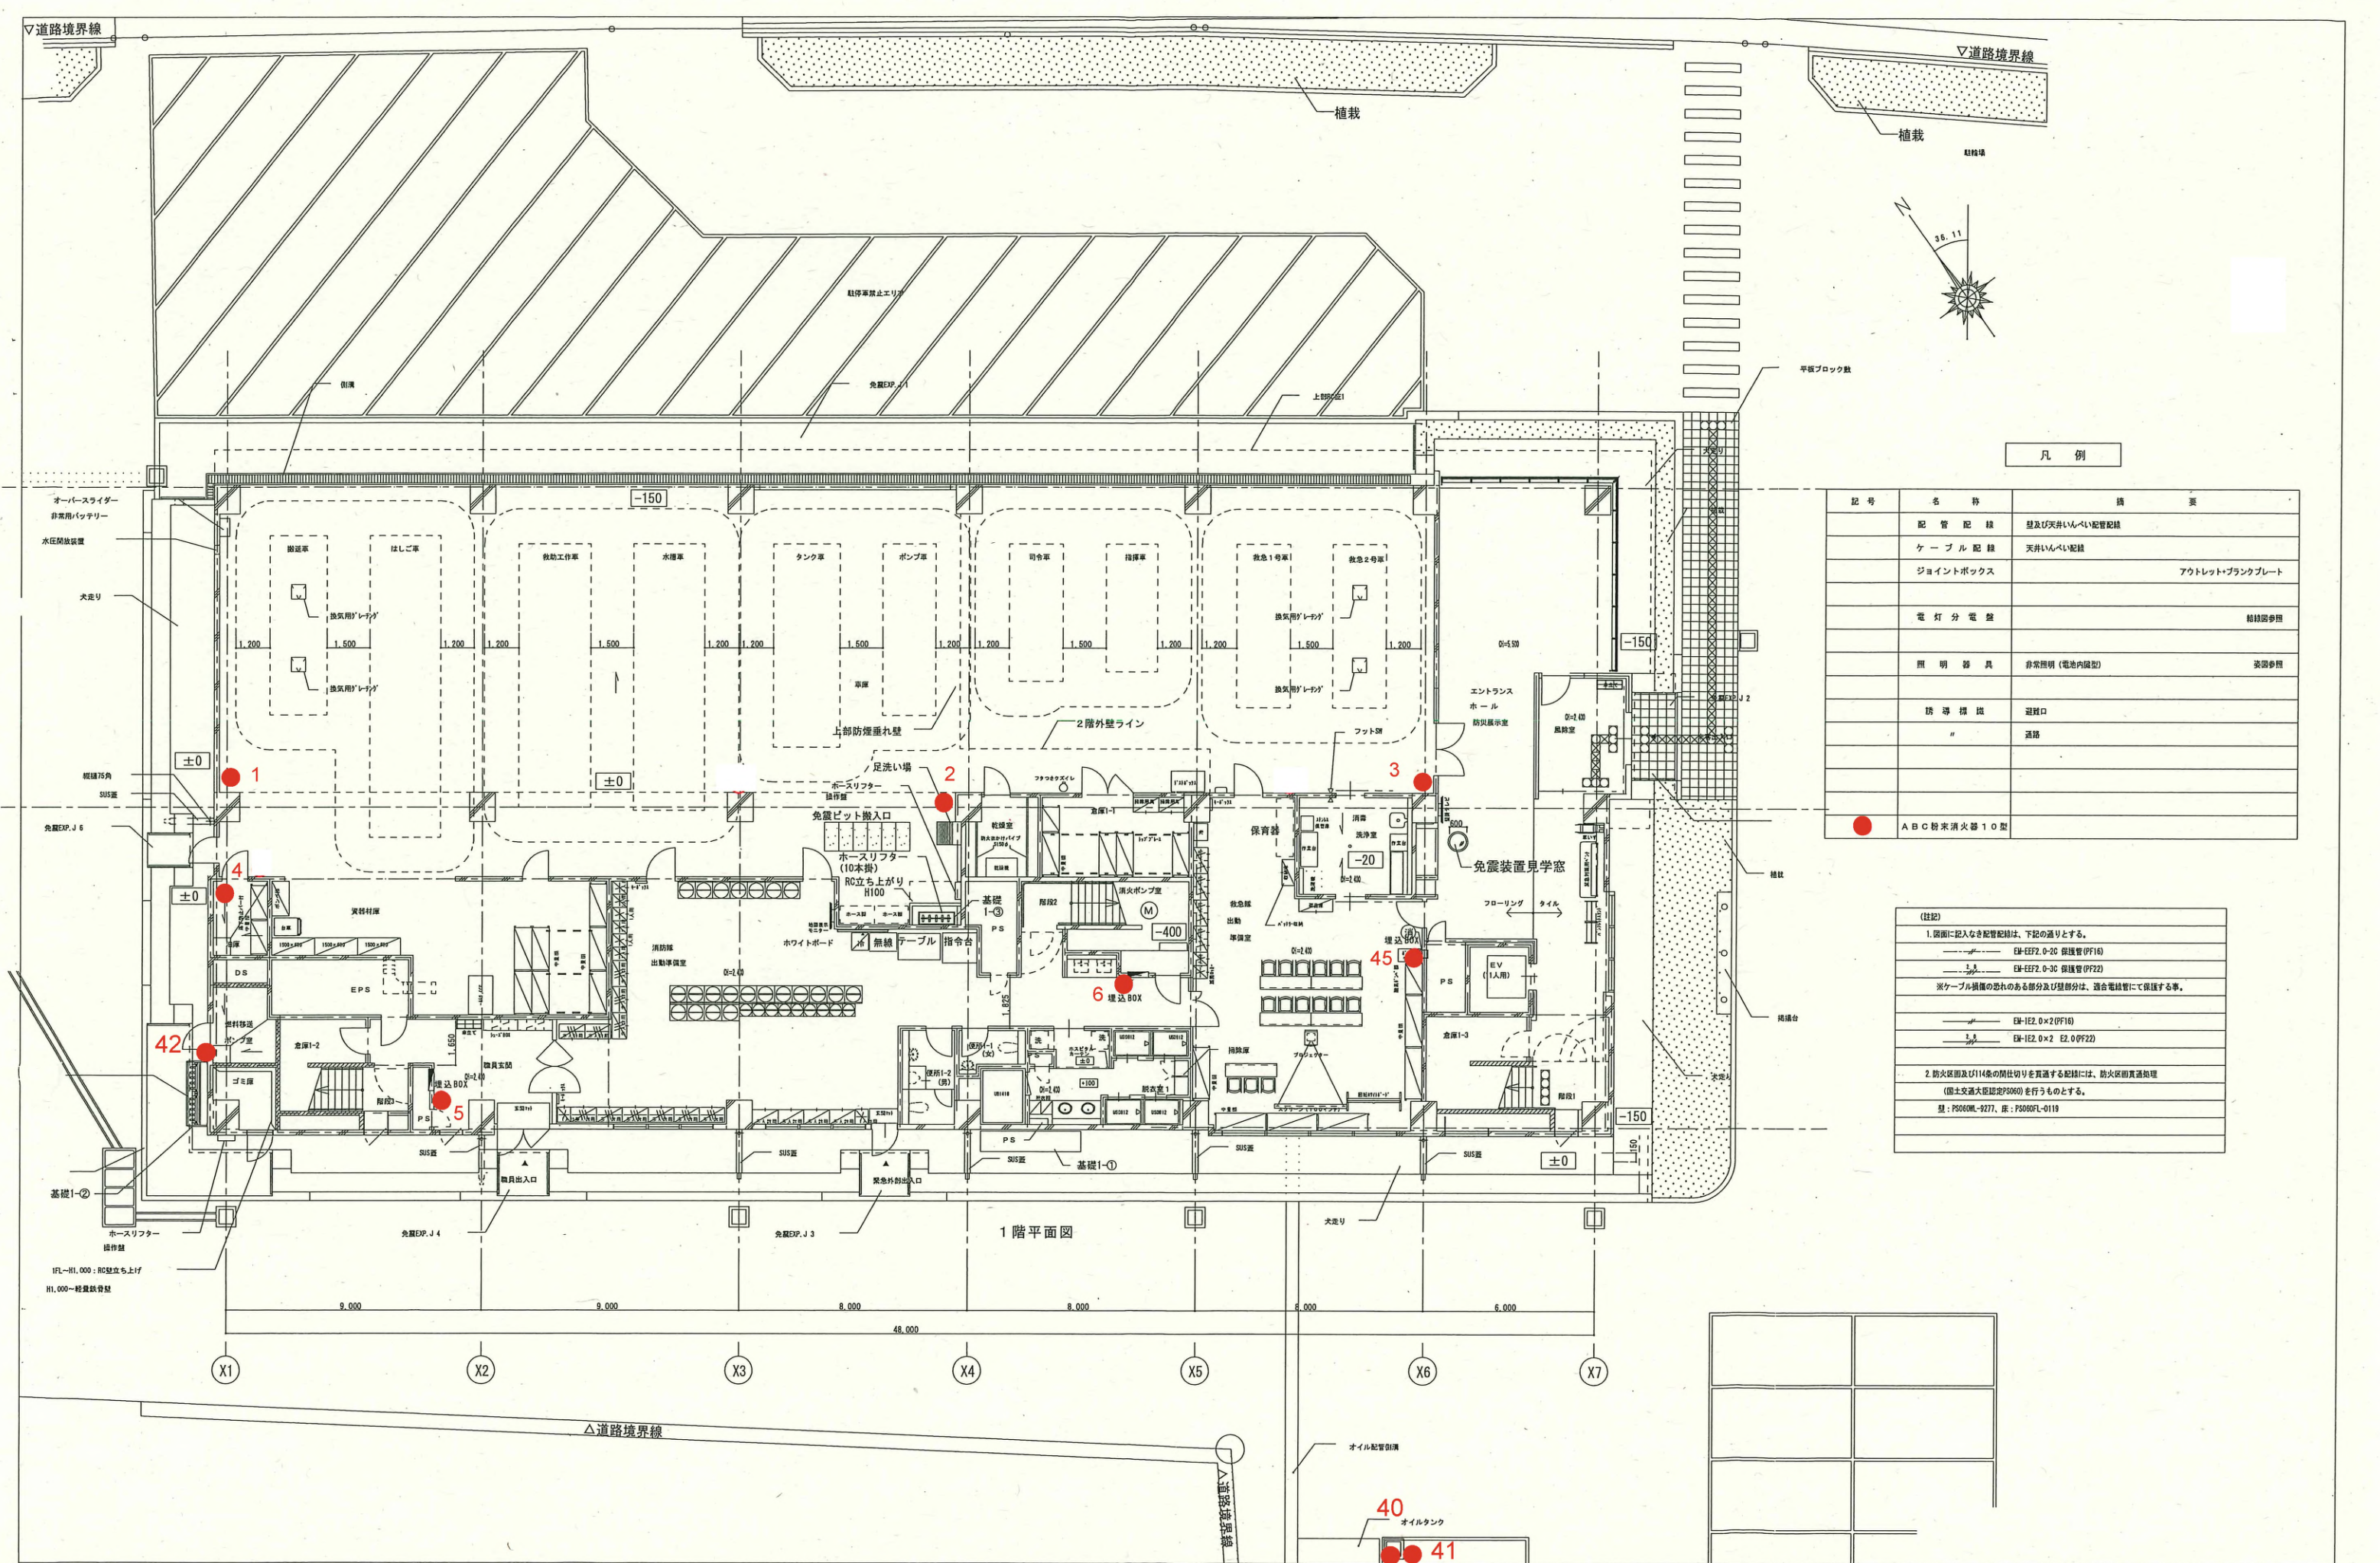


凡 例


記 号	名 称	備 考
—●—	配 管 配 線	壁及び天井いんべい配管配線
—○—	ケ ー ブ ル 配 線	天井いんべい配線
□	ジョイントボックス	アウトレット・プランクプレート
●	電 灯 分 電 盤	結線図参照
○	照 明 器 具	非常照明 (電池内蔵型) 設置参照
—■—	誘 導 標 識	避難口
—□—	#	通廊
●	A B C 粉 末 消 火 器 1 0 型	

(注記)
1. 図面に記入なき配管配線は、下記の通りとする。
—●— EM-EFZ2.0-20 保護管 (PF16)
—○— EM-EFZ2.0-30 保護管 (PF22)
※ケーブル保護の恐れのある部分及び壁部分は、適合電線管にて保護する事。
—■— EM-IE2.0×2 (PF16)
—□— EM-IE2.0×2 E2.0 (PF22)
2. 防火区画及び114条の閉仕切りを貫通する配線には、防火区画貫通処理 (国土交通大臣認定品3060) を行うものとする。
型 : PS060FL-9277、床 : PS060FL-0119






1 階平面図

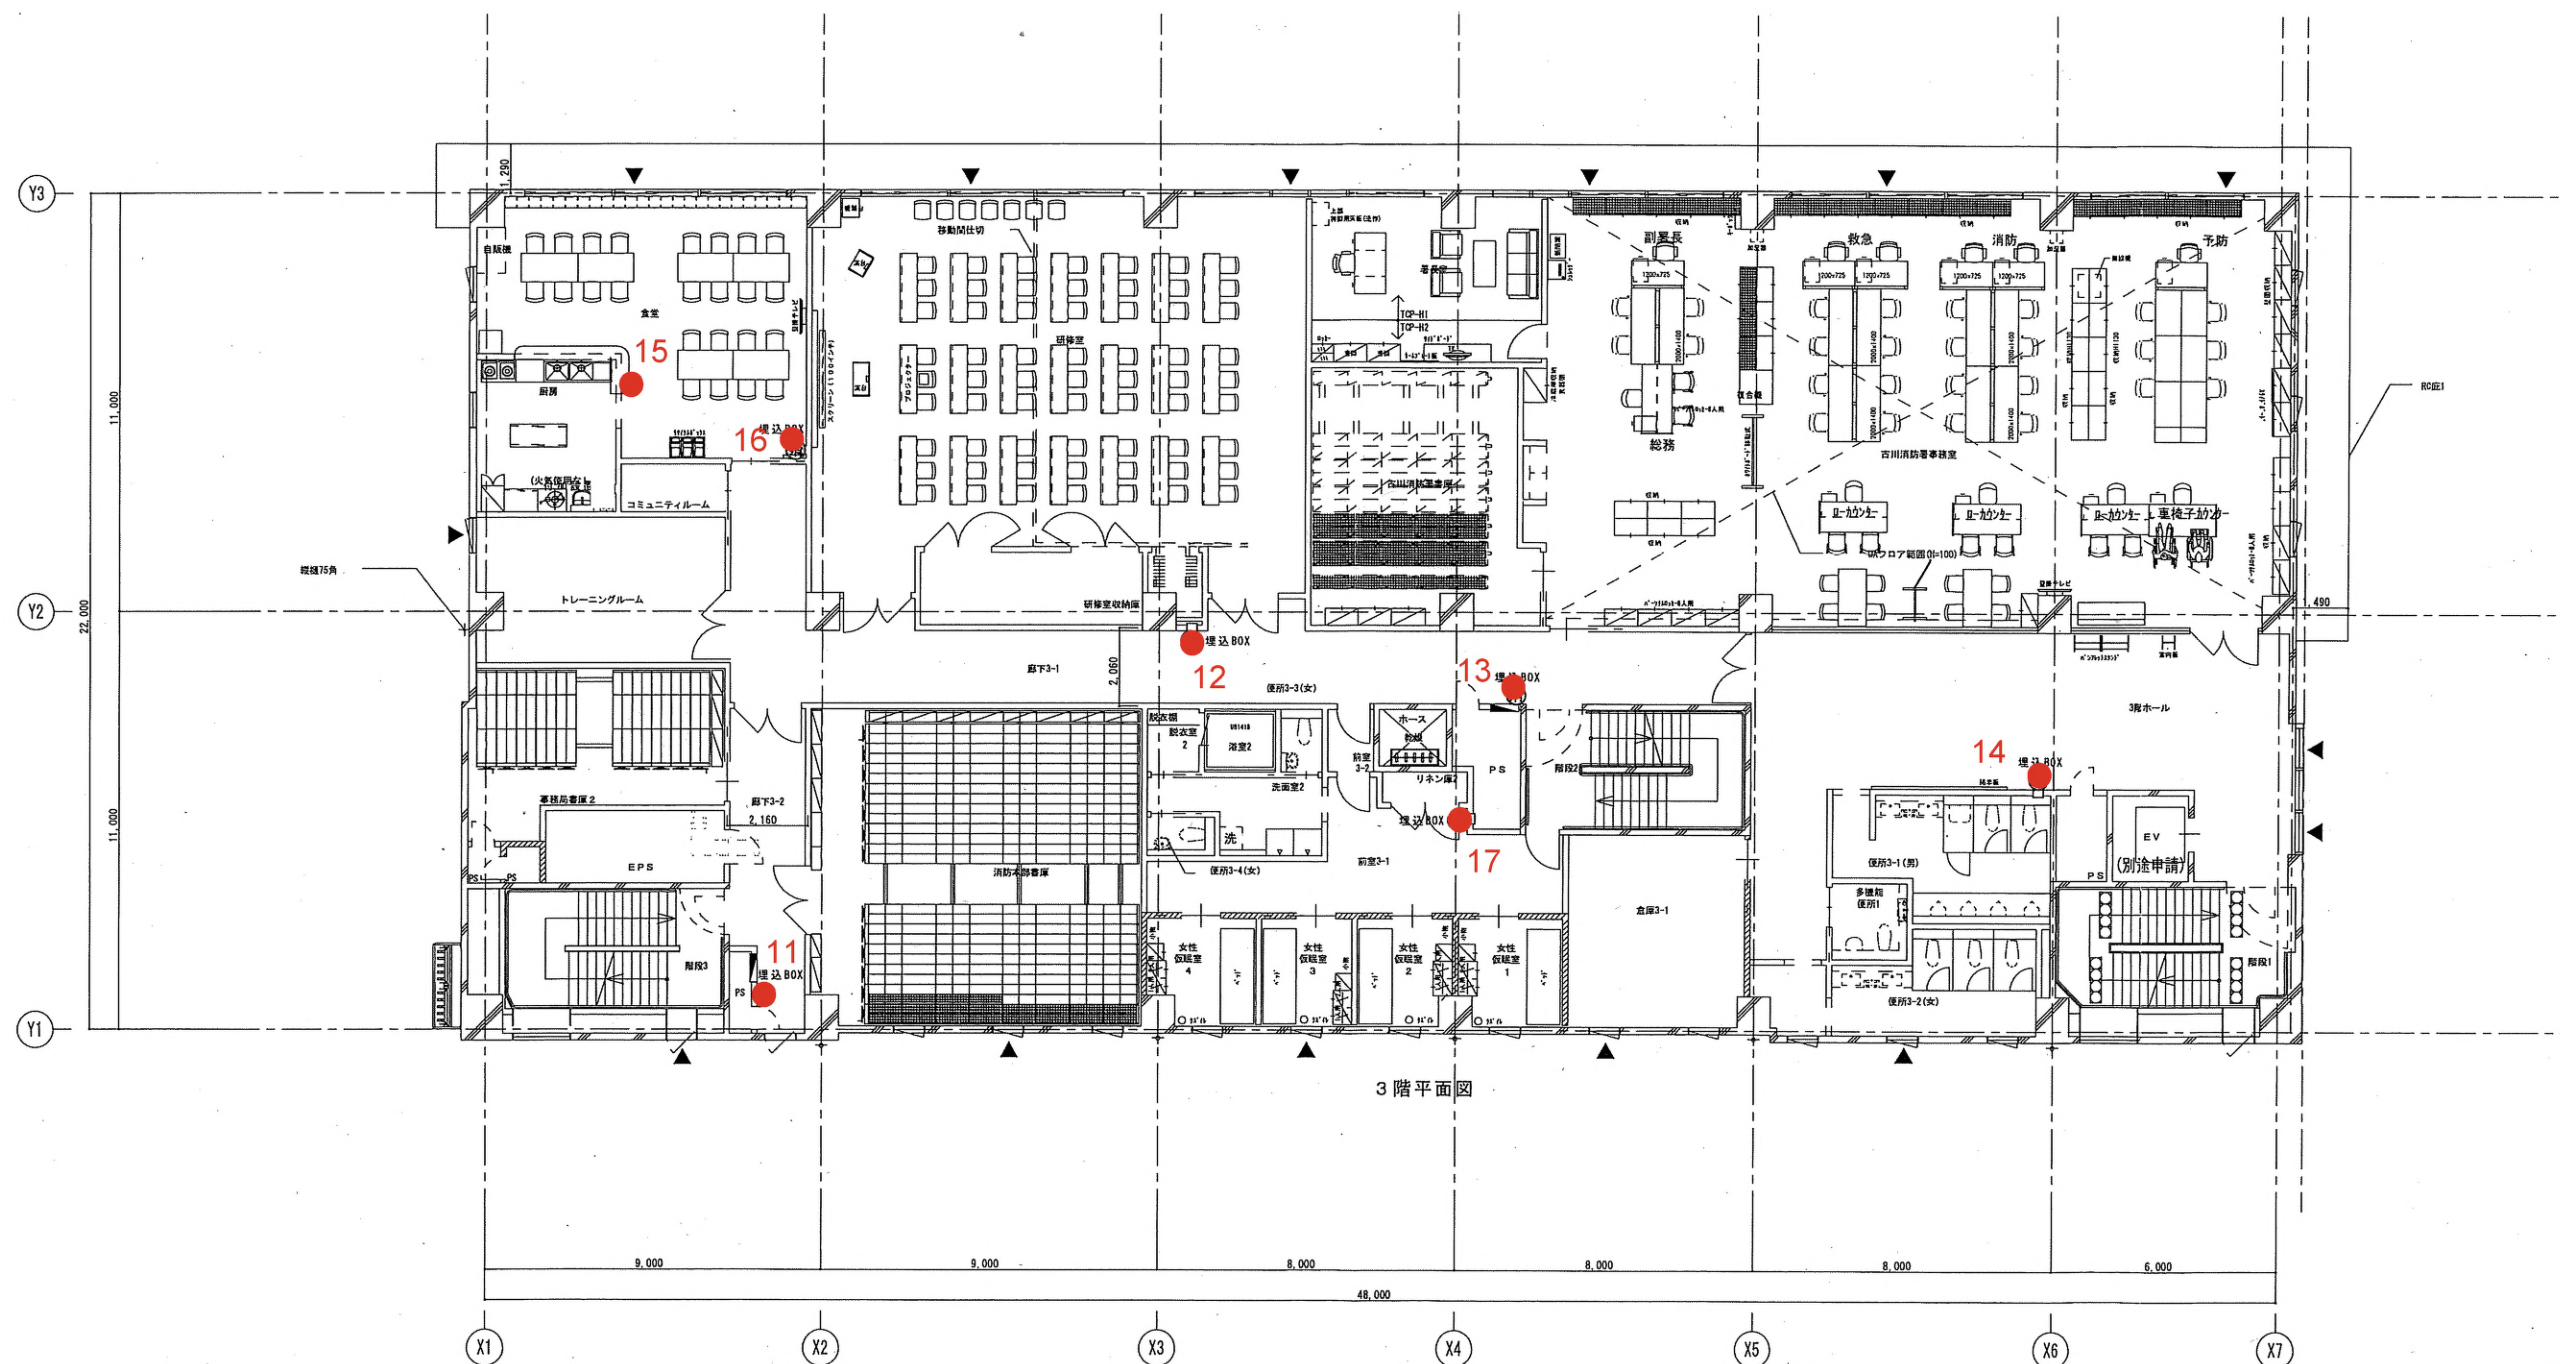

3 階平面図

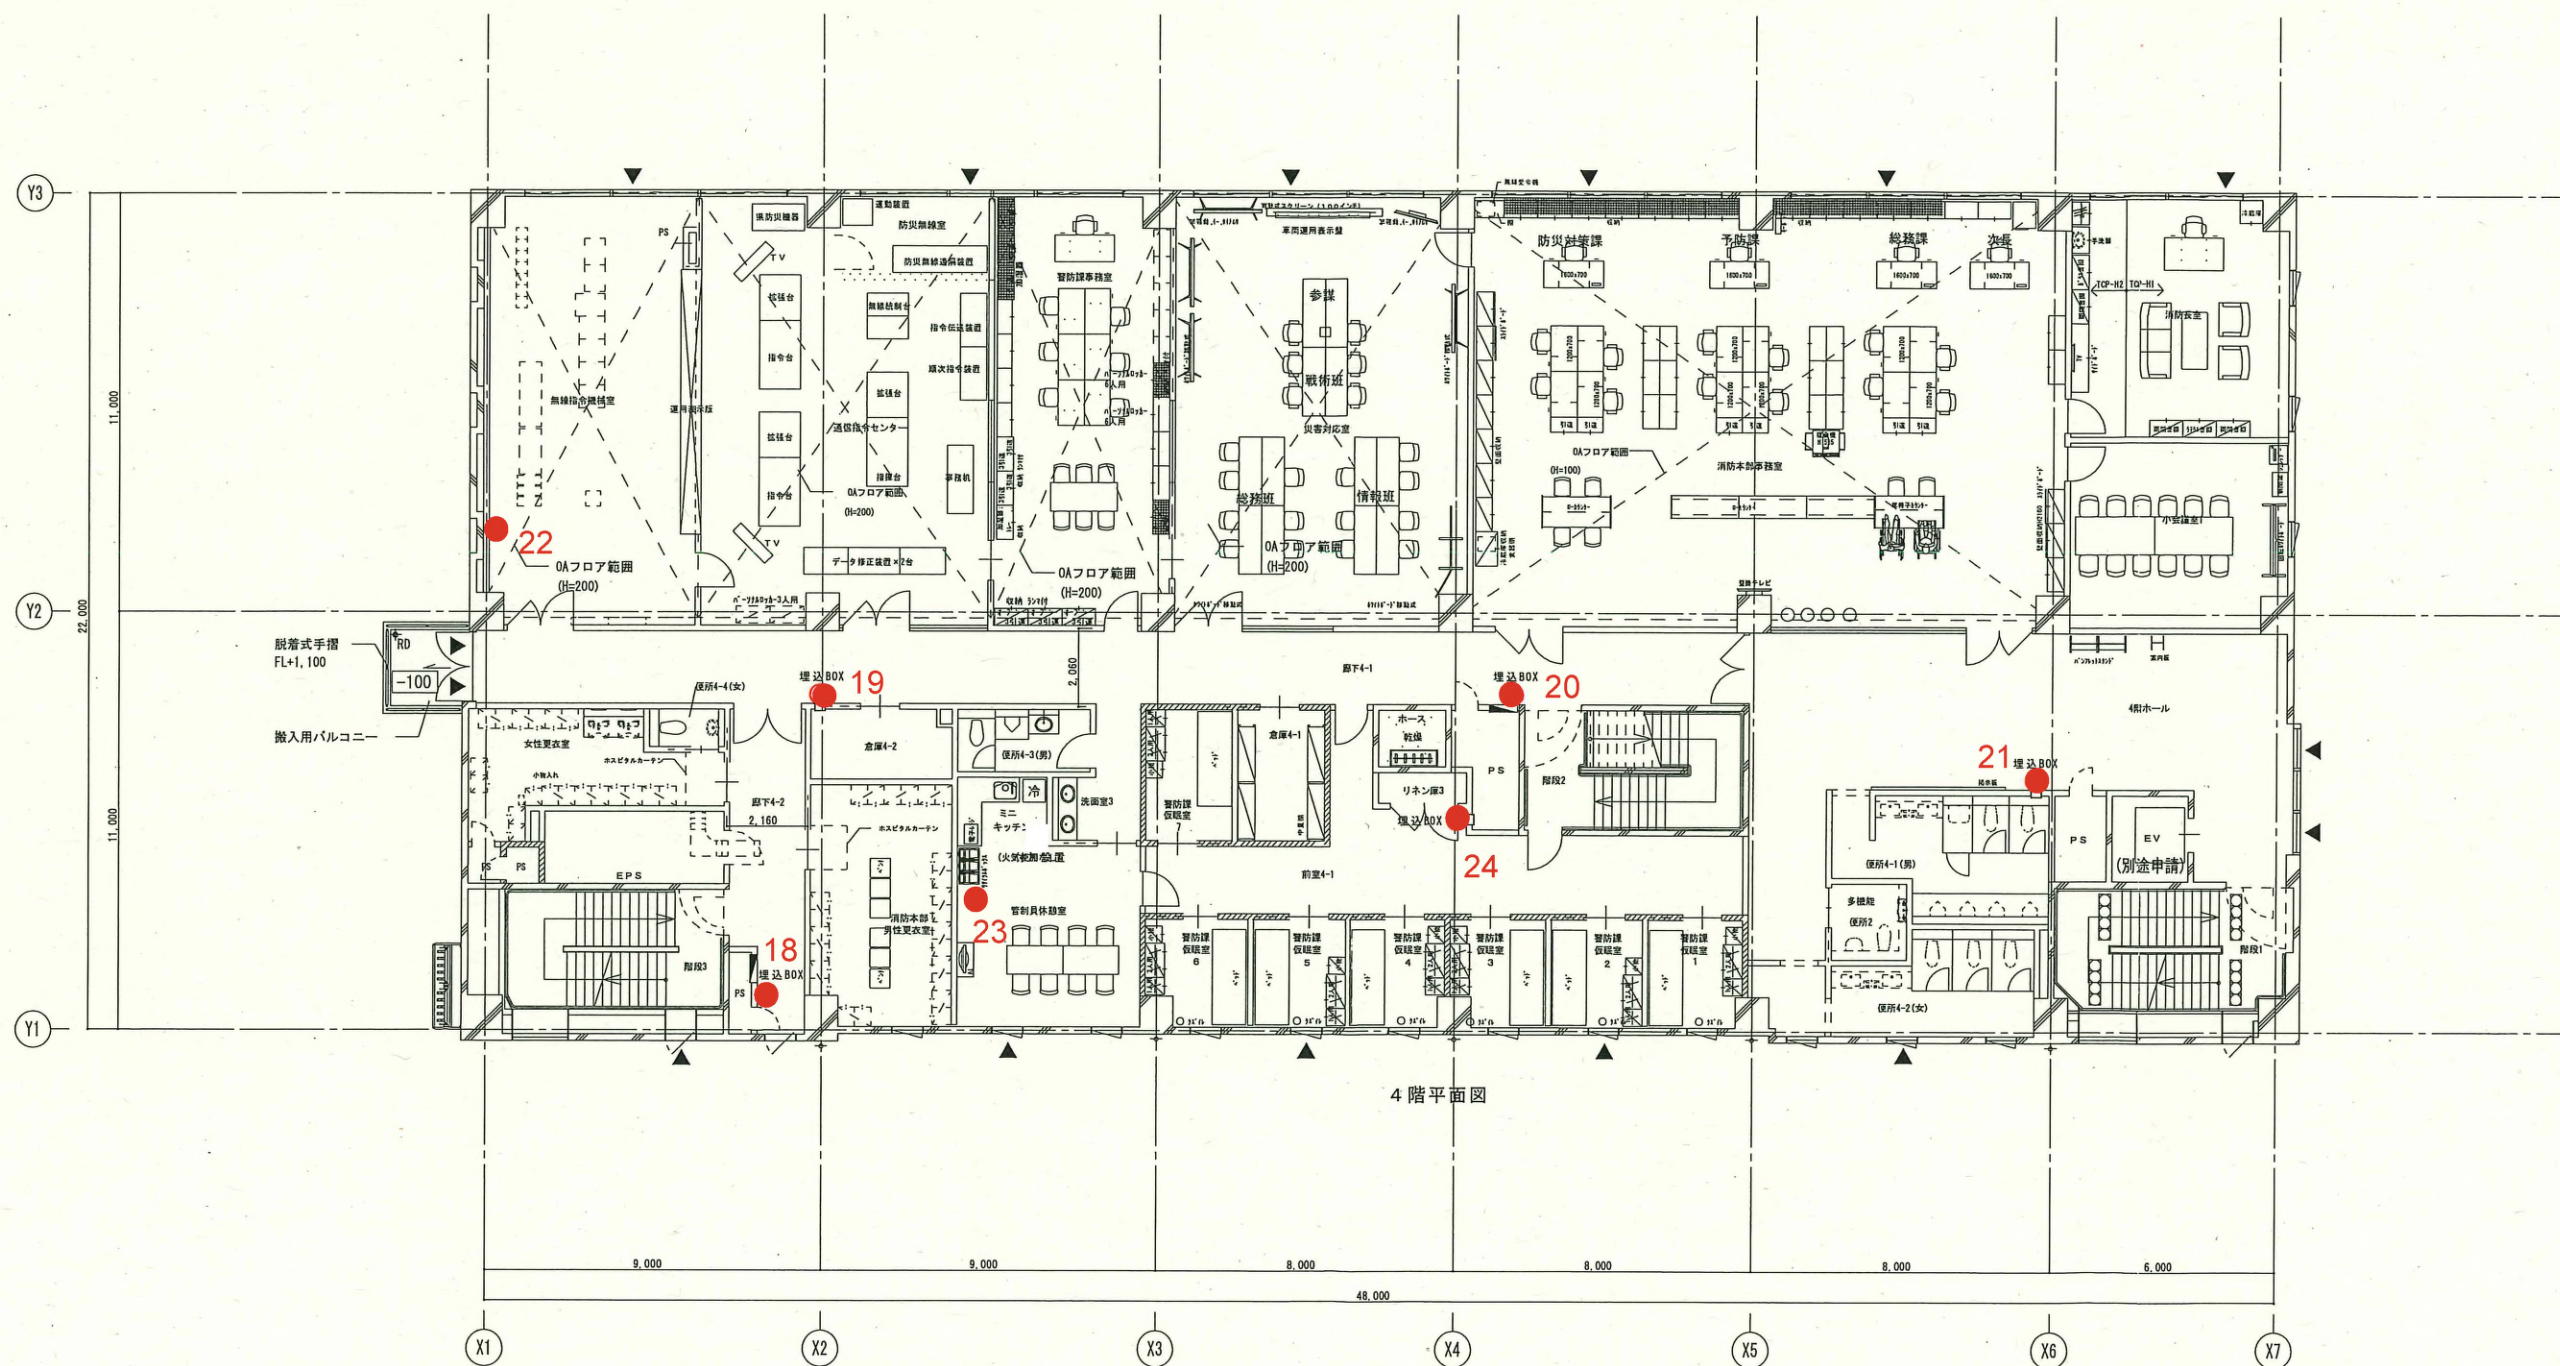


4 階平面図

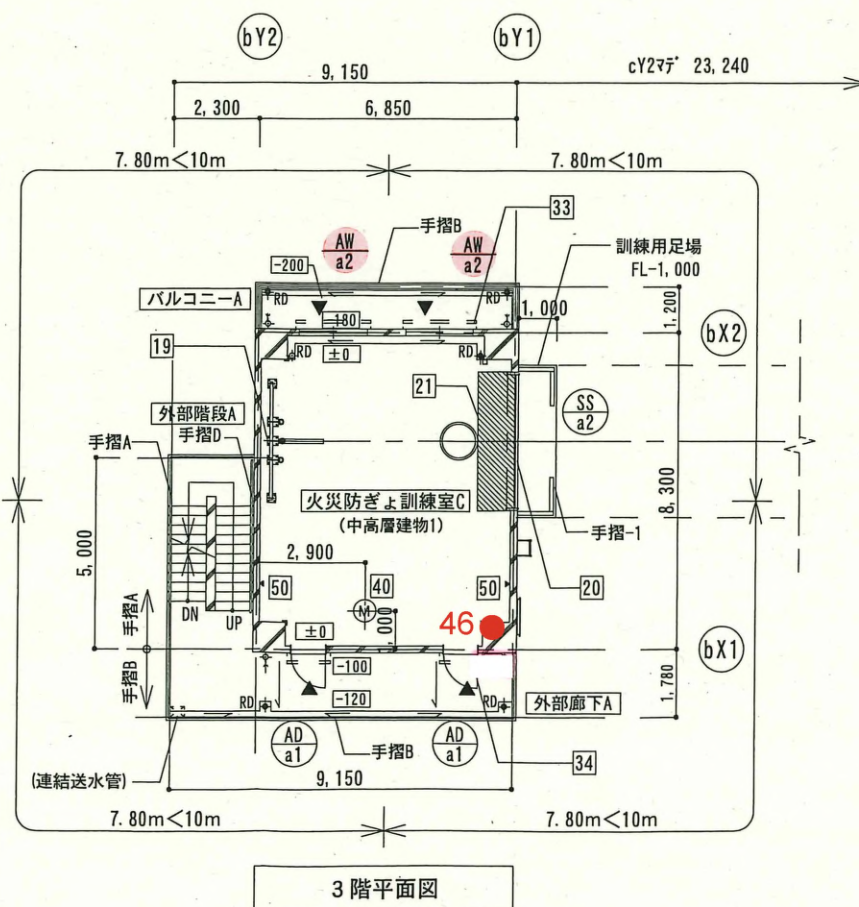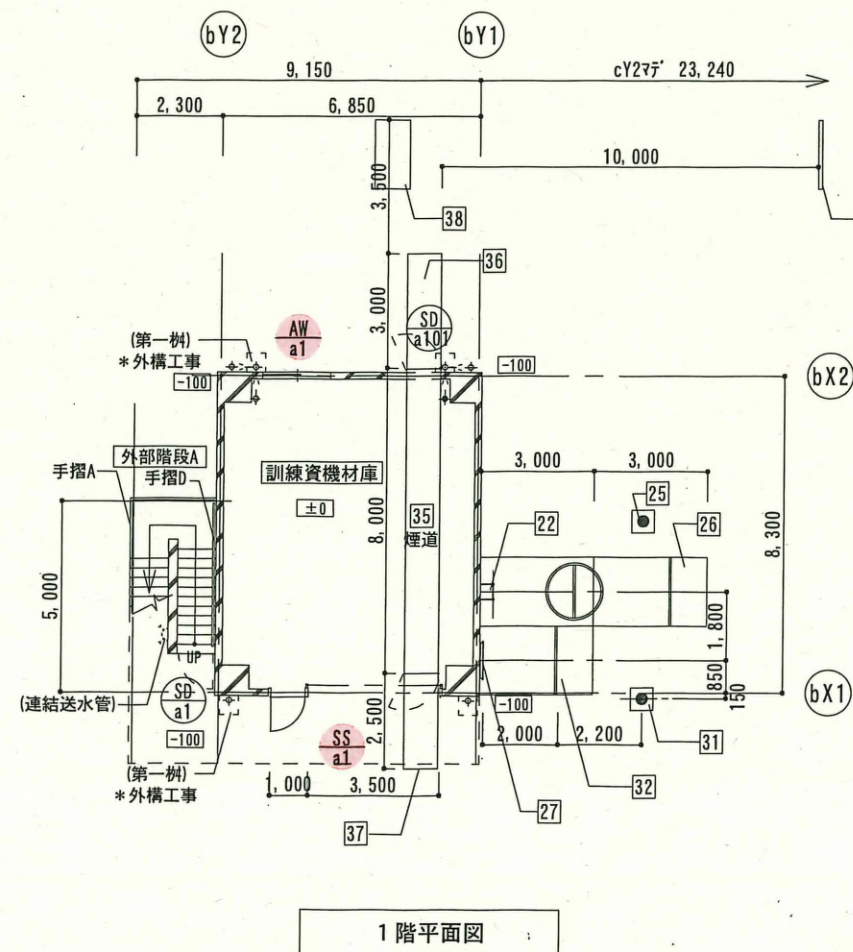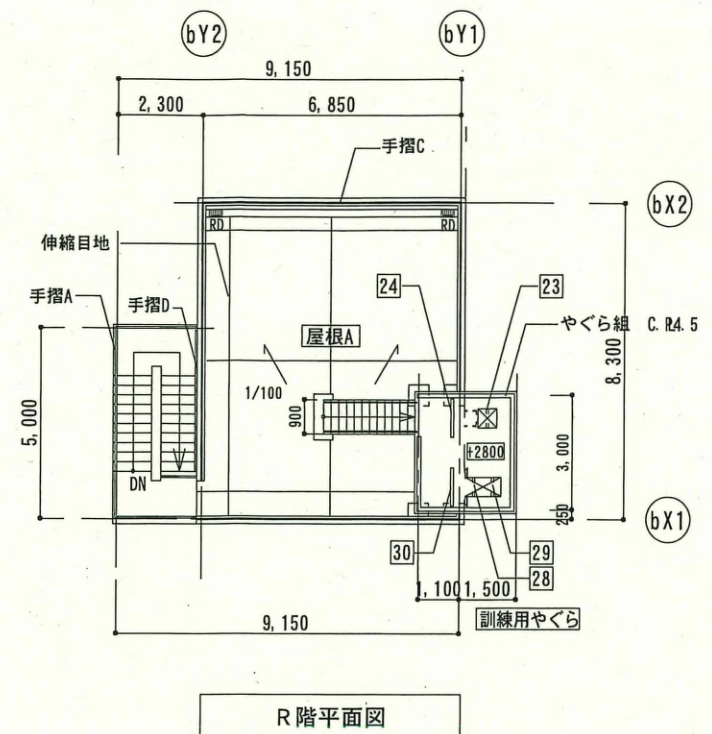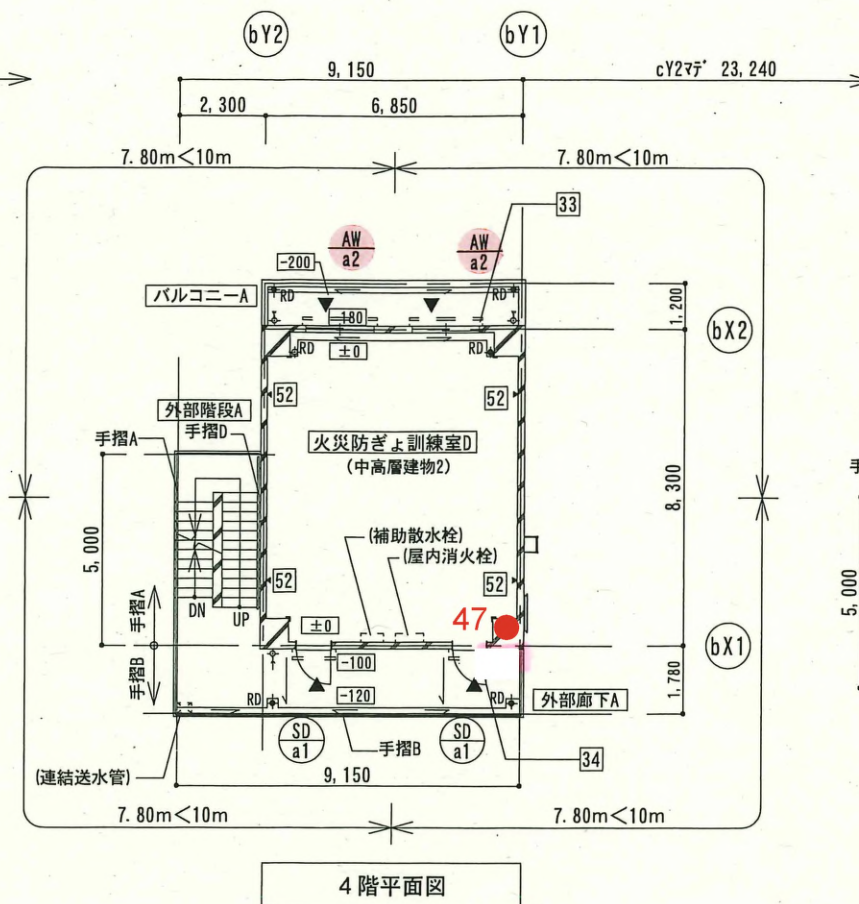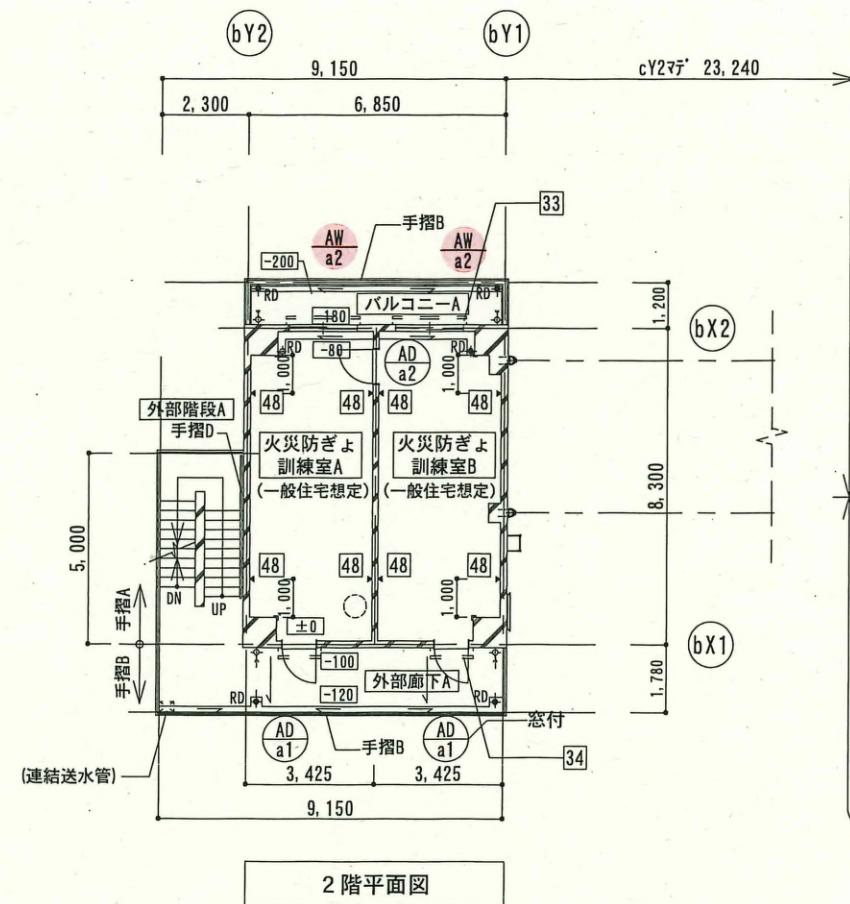





竣工図

凡例		RC	タテ樋 (特記なき限り、100角)	屋内消火栓 (設備工事)	アンカーフック (特記なき限り F _L +1, 500)	図面名 訓練棟 主訓練棟 平面図 縮尺 A1 1/100 A3 1/200	種別 A-204
±0	床レベルを示す (特記なき限り 各棟のFL=±0)	ECF: ECFt60	ルーフドレインを示す	注意喚起用床材 誘導用床材	コーナード 65×65 L=2.0m		
●	消火器BOX (埋込)	軽量鉄骨壁 (耐火間仕切壁)	横引き及び下階の樋を示す	マンホール	別途工事 (特記なき限り、設備工事)		
●	消火器BOX (置型)	軽量鉄骨壁 (上記以外)	第一柱	連結排水口	代替進入口		
→	工事区分	下り壁 (特記なき限り H=500)	水勾配 (特記なき限り 1/100)	常時閉鎖式特定防火設備			
1	訓練機器リスト番号を示す		床下点検口を示す	随時閉鎖式特定防火設備 (常開)		通し番号	

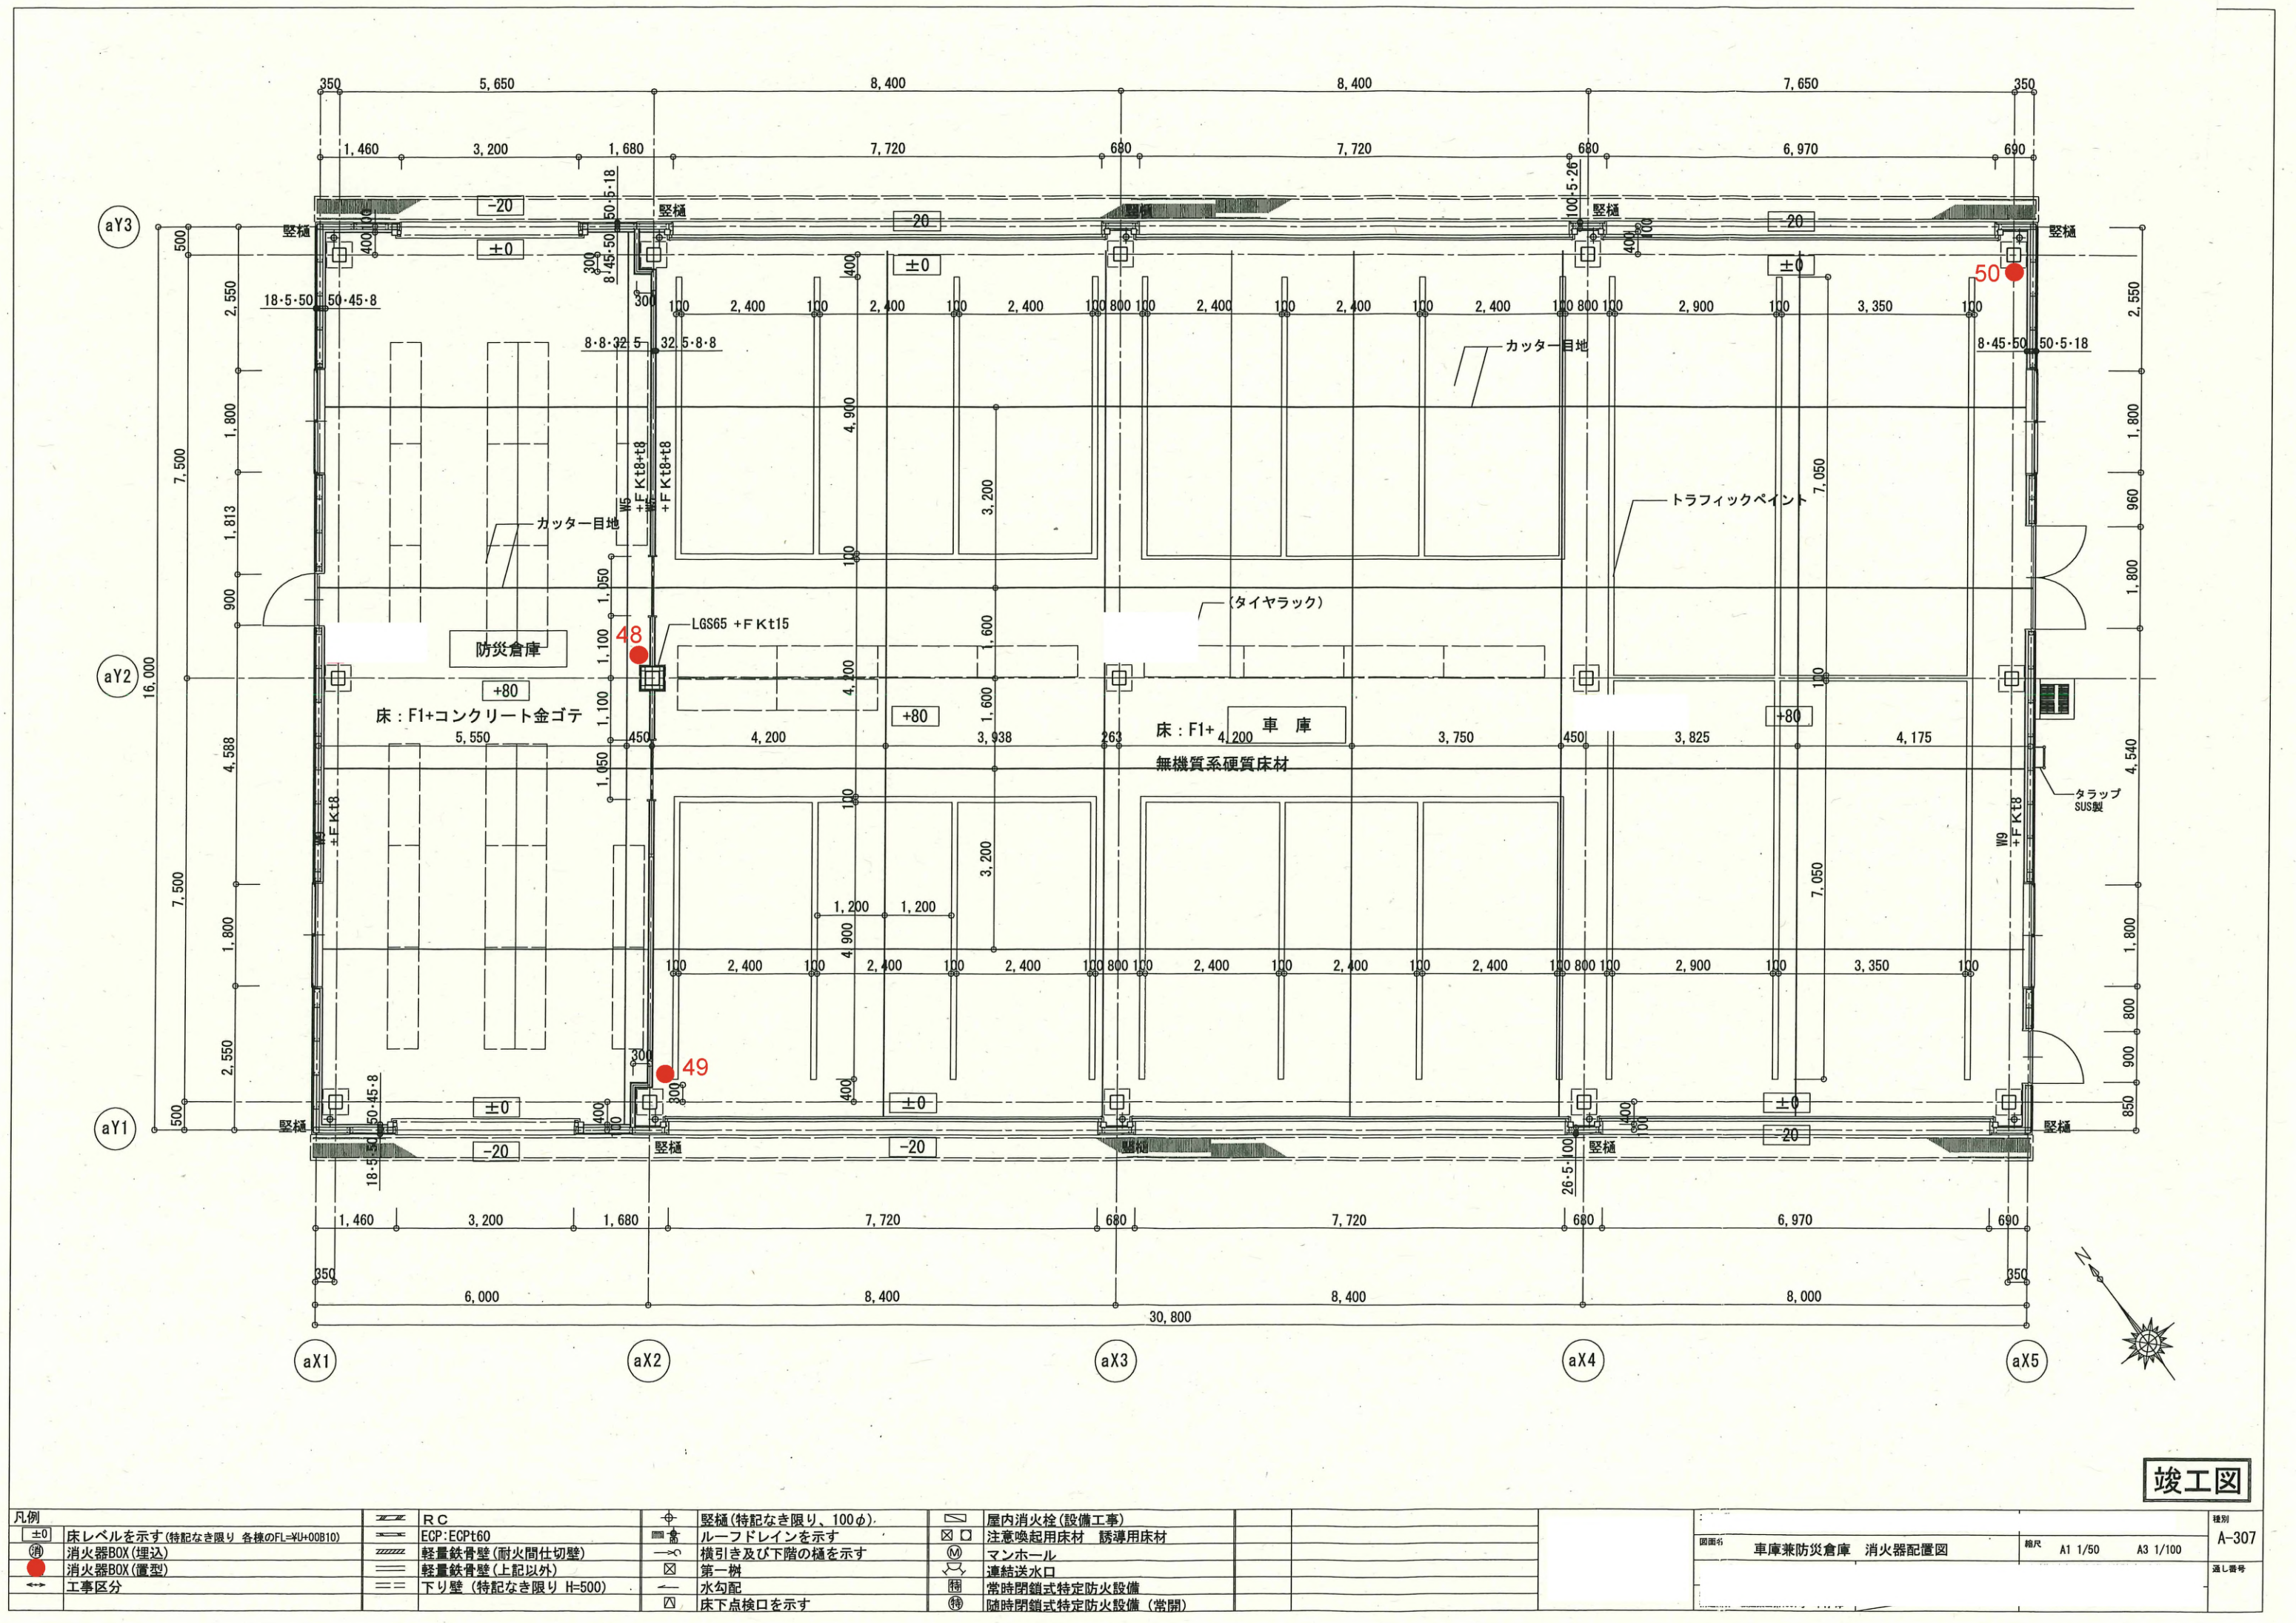


竣工図

凡例		RC		堅柱 (特記なき限り、100φ)		屋内消火栓 (設備工事)		種別	
±0	床レベルを示す (特記なき限り 各棟のFL=VL+00B10)	ECPT60	ルーフドレインを示す	注意喚起用床材	誘導用床材	マンホール	連結送水口	図面名	車庫兼防災倉庫 消火器配置図
消火器BOX (埋込)		軽量鉄骨壁 (耐火間仕切壁)	横引き及び下階の極を示す	第一梯	常時閉鎖式特定防火設備	常時閉鎖式特定防火設備 (常開)	縮尺	A1 1/50 A3 1/100	A-307
消火器BOX (置型)		軽量鉄骨壁 (上記以外)	水勾配	床下点検口を示す				通し番号	
工事区分		下り壁 (特記なき限り H=500)							

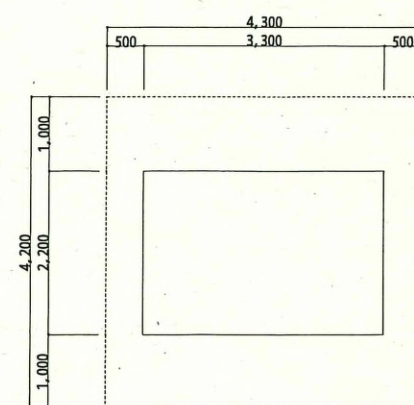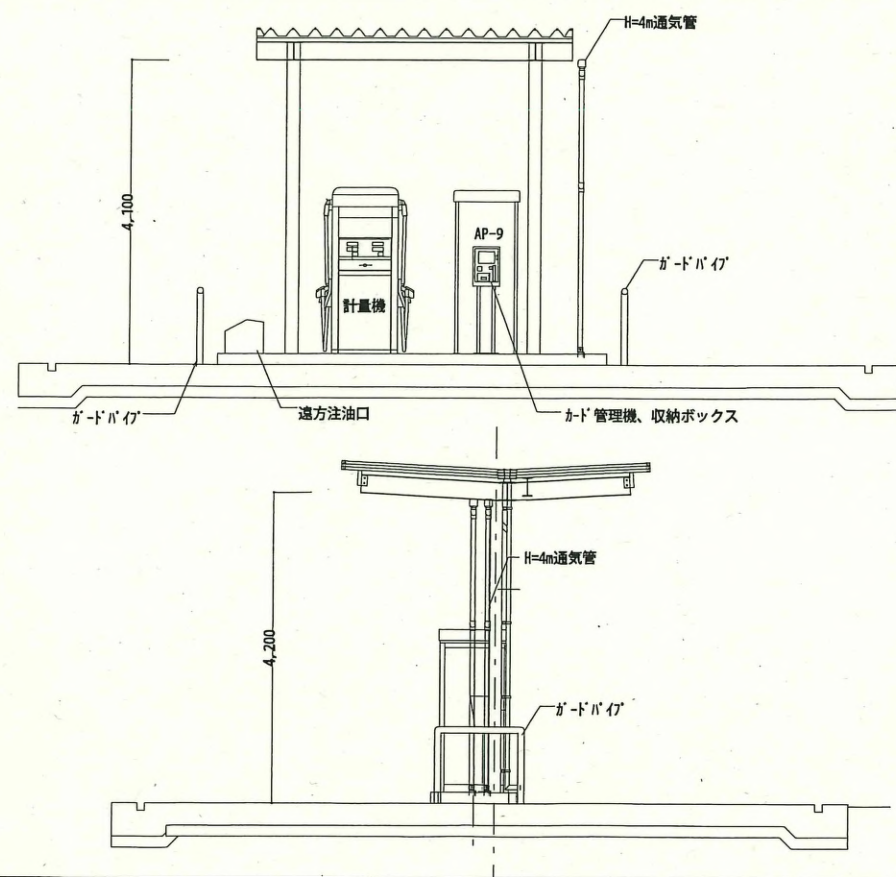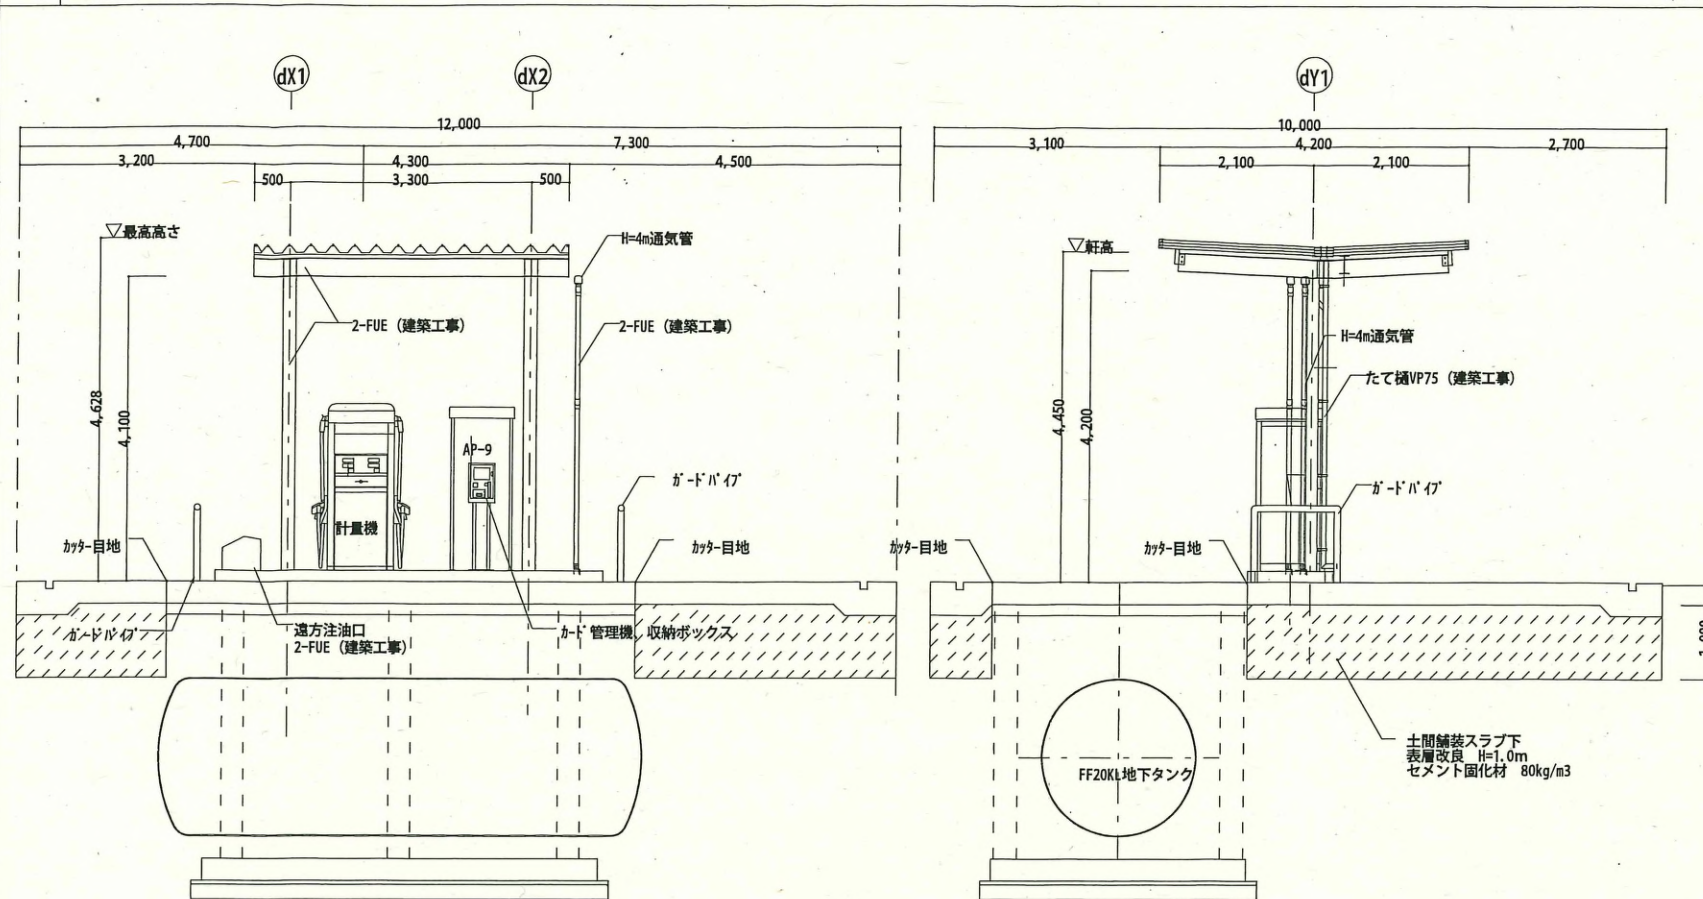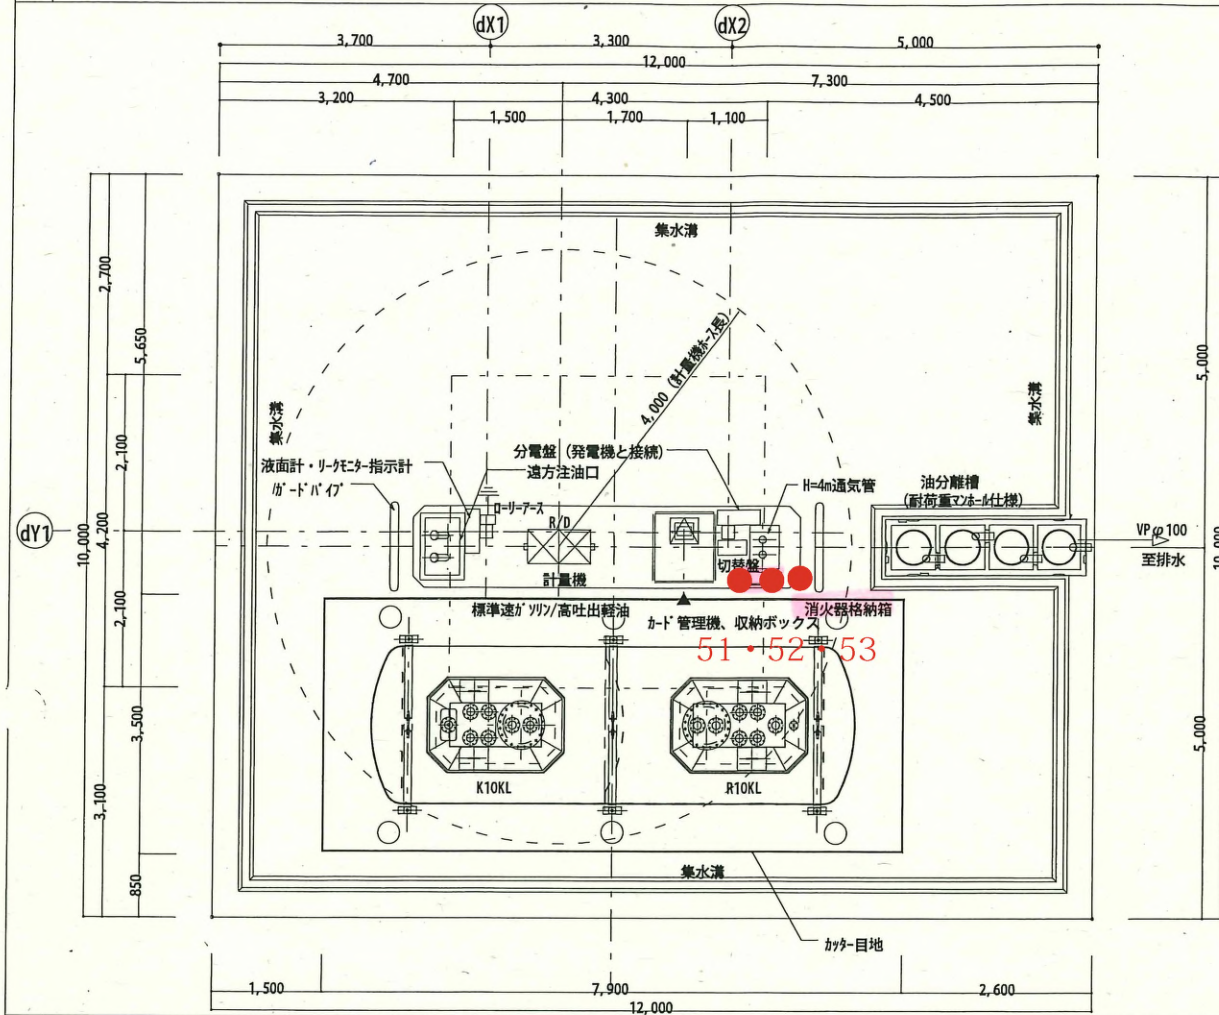

■建築面積： $2.2 \times 3.3 = 7.26 \text{ m}^2$
■床面積： $4.2 \times 4.3 = 18.06 \text{ m}^2$

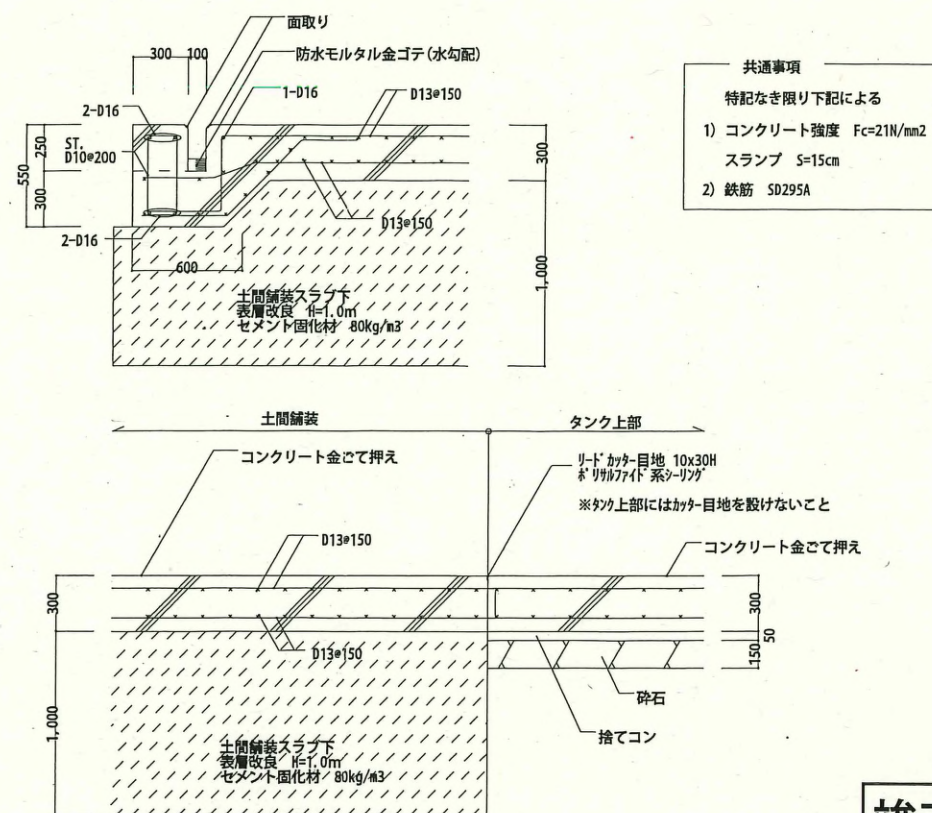

竣工图